




- ⊕ Grundwassermessstellen
- ⊕ VB: Versuchsbrunnen DN 175 (Grundwassermessstelle)
- ⊕ Bohrung

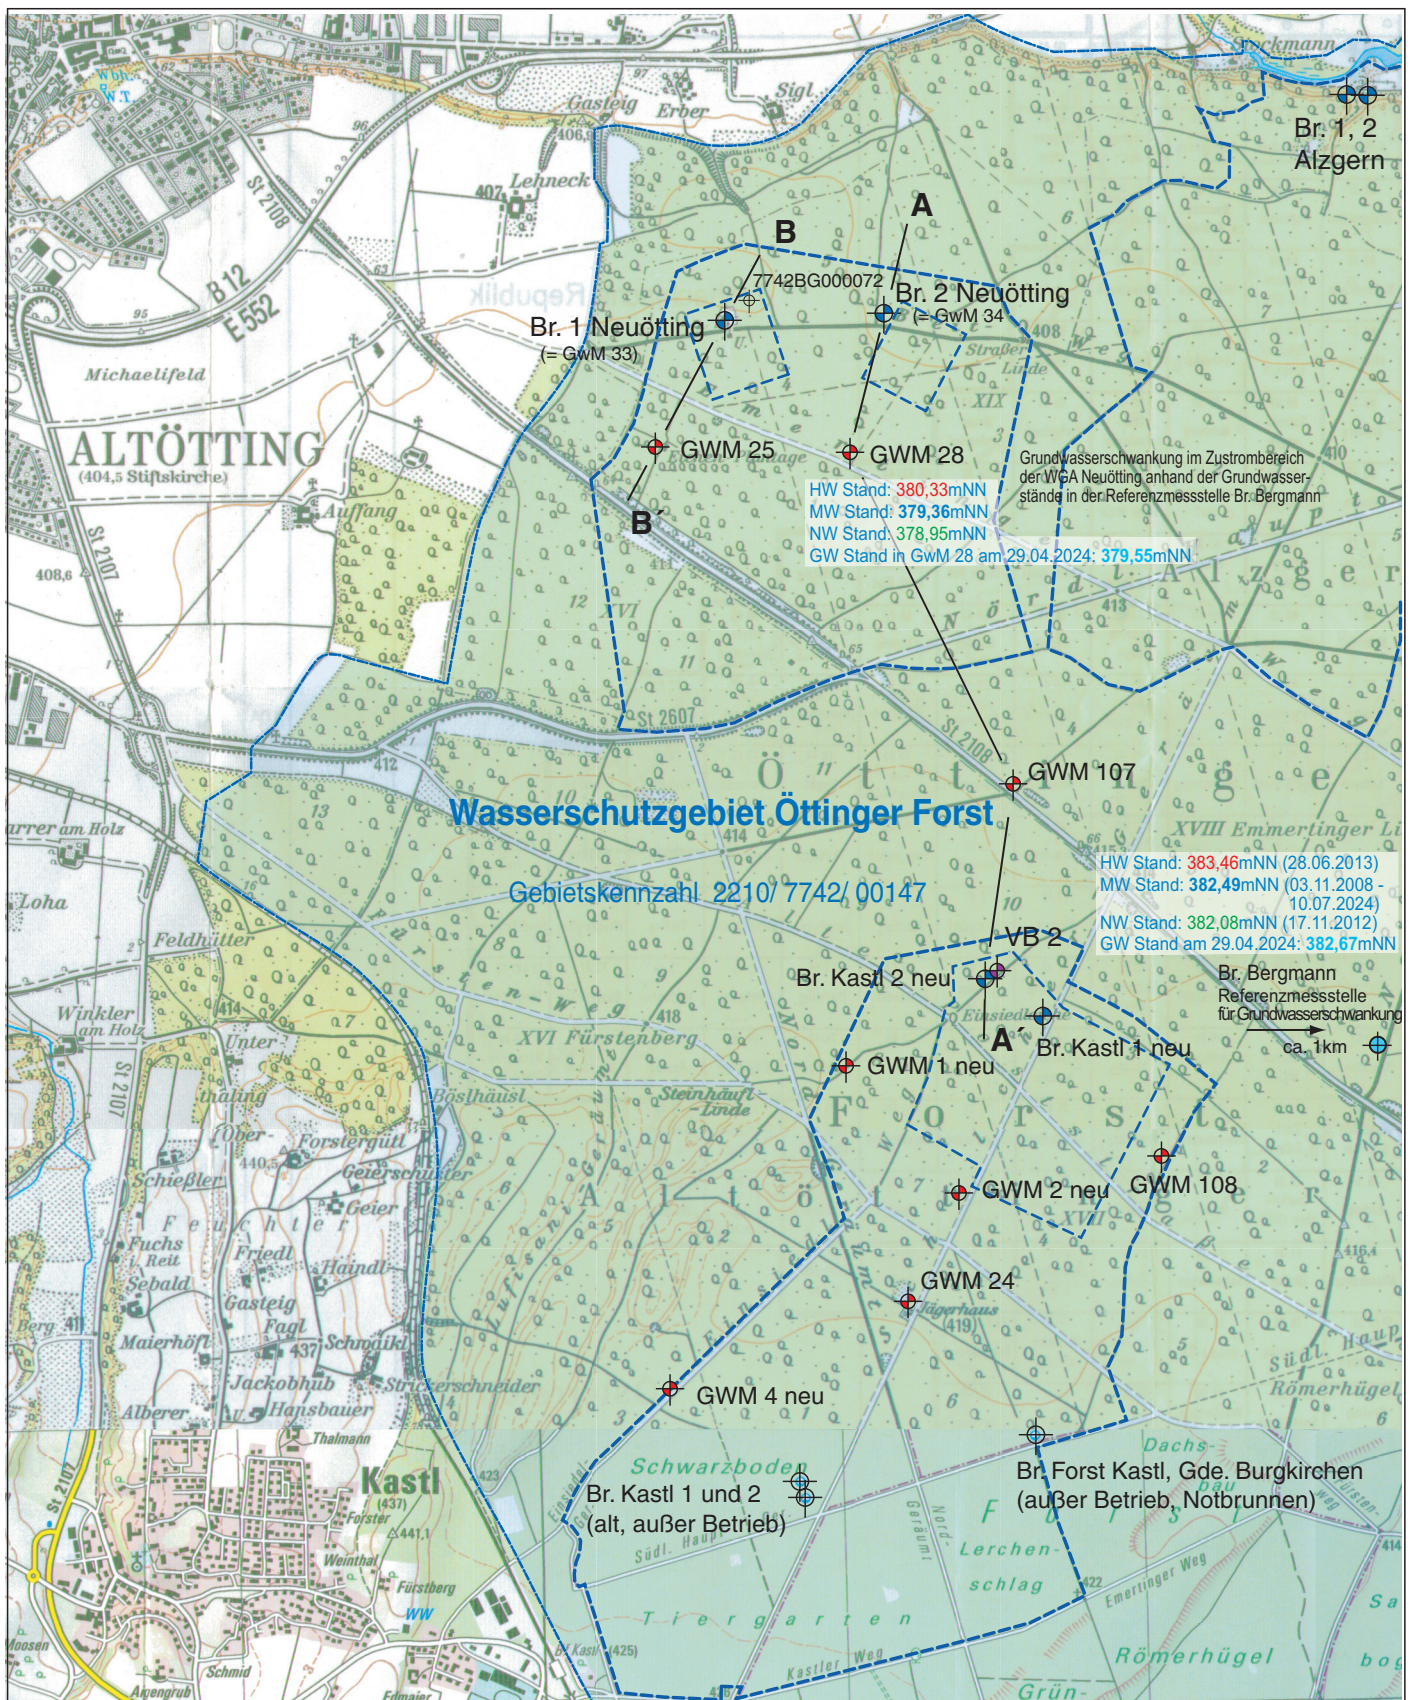

bestehende Schutzgebiete

Profilschnitte auf Anlage 8

Projekt: Wasserversorgung Alt-/ Neuötting, Winhöring
- Antrag auf Grundwasserentnahme aus den Brunnen 1 und 2 Neuötting -

Antragsteller: Gemeinschaftl. Wasserwerk Alt-/ Neuötting, Winhöring

Bezeichnung:

Anlage 1

Übersichtslageplan

Maßstab

1 : 25.000

Datum

13.08.2025

Vorhabensträger: Gemeinschaftliches Wasserwerk
Alt-/ Neuötting, Winhöring

Altötting, 13.08.2025
(Ort, Datum)

Planfertiger:

h. Lichtenegger
HydroGeo
83646 Bad Tölz • Niggelstr. 3b

(Unterschrift)